

 
 


COMUNE DI CODIGORO
Provincia di Ferrara

APPALTO INTEGRATO DELL'INTERVENTO DI
REALIZZAZIONE NUOVO SPAZIO POLIVALENTE
CAMPUS DELTA

CUP D45E20006030005 - CIG B73B8CEB2A

PROGETTO ESECUTIVO

Elaborati grafici architettonici:		Allegato:	Tavola:
PLANIMETRIA VERIFICA ABBATTIMENTO BARRIERE ARCHITETTONICHE L.13/89		2	16
Nome file		Data progetto:	Scala:
2.16 - Planimetria verifica abbattimento barriere architettoniche L.13/89 REV02		FEBBRAIO 2026	1:100
Responsabile Unico di Progetto:			
Ing. MICHELE GUALANDI Dirigente IV Settore - Servizio Progetti Speciali, PNRR, PNC, Fondi Comunitari, Contratti e Appalti			
Impresa Affidataria:			
			
Impresa Consorzziata Esecutrice:			
			
Gruppo di Progettazione:			
 Ing. RAFFAELLA LOMBARDI Coordinatore generale, CSP e VVF  Ing. LUCA FREDDI Progettazione CAM e DNSH  Ing. ALBERTO CIPRESSI Progettazione impianti meccanici  Ing. RICCARDO FABBRI Progettazione strutturale  Ing. GIOVANNI MINORI Tecnico competente in materia acustica			
 Arch. SEBASTIANO SARTI Progettazione architettonica  Per. Ind. MARCO GHEZZI Progettazione impianti elettrici e speciali			
Procedura di controllo interno			
Rev.	DESCRIZIONE:		Data:
00	EMISSIONE		FEBBRAIO 2026
01	REVISIONE A SEGUITO DELL'INCONTRO DEL 30/04/2026 CON LA SA		MAGGIO 2026
02	REVISIONE A SEGUITO DELL'INCONTRO DEL 14/05/2026 CON LA SA		MAGGIO 2026

PIANTA PIANO TERRA
Scala 1:200




LEGENDA



PERCORSO DISABILI


PARTICOLARE A
PARCHEGGIO DISABILI DI PROGETTO

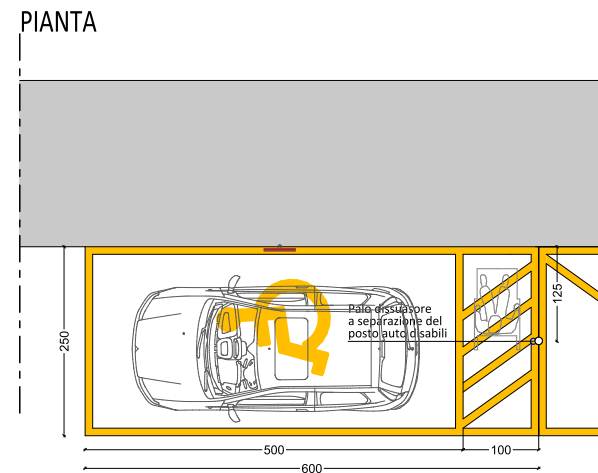

PARTICOLARE SEGNALETICA VERTICALE



 PANNELLO AGGIUNTIVO




DETTAGLIO BAGNO 1
Scala 1:25

water adatto ai disabili, l'asse
dista 40cm dalla parete laterale
e con bordo anteriore distante
80cm dalla parete Posteriore


corrimano orizzontale ad
altezza di 90cm da terra, di
diametro 3-4cm, fissato a
parete, distante da questa 5cm

canna verticale di sostegno, di
diametro 3-4cm, fissata a
pavimento e soffitto, distante
15cm dalla parete


campanello elettrico
pulsante acqua water

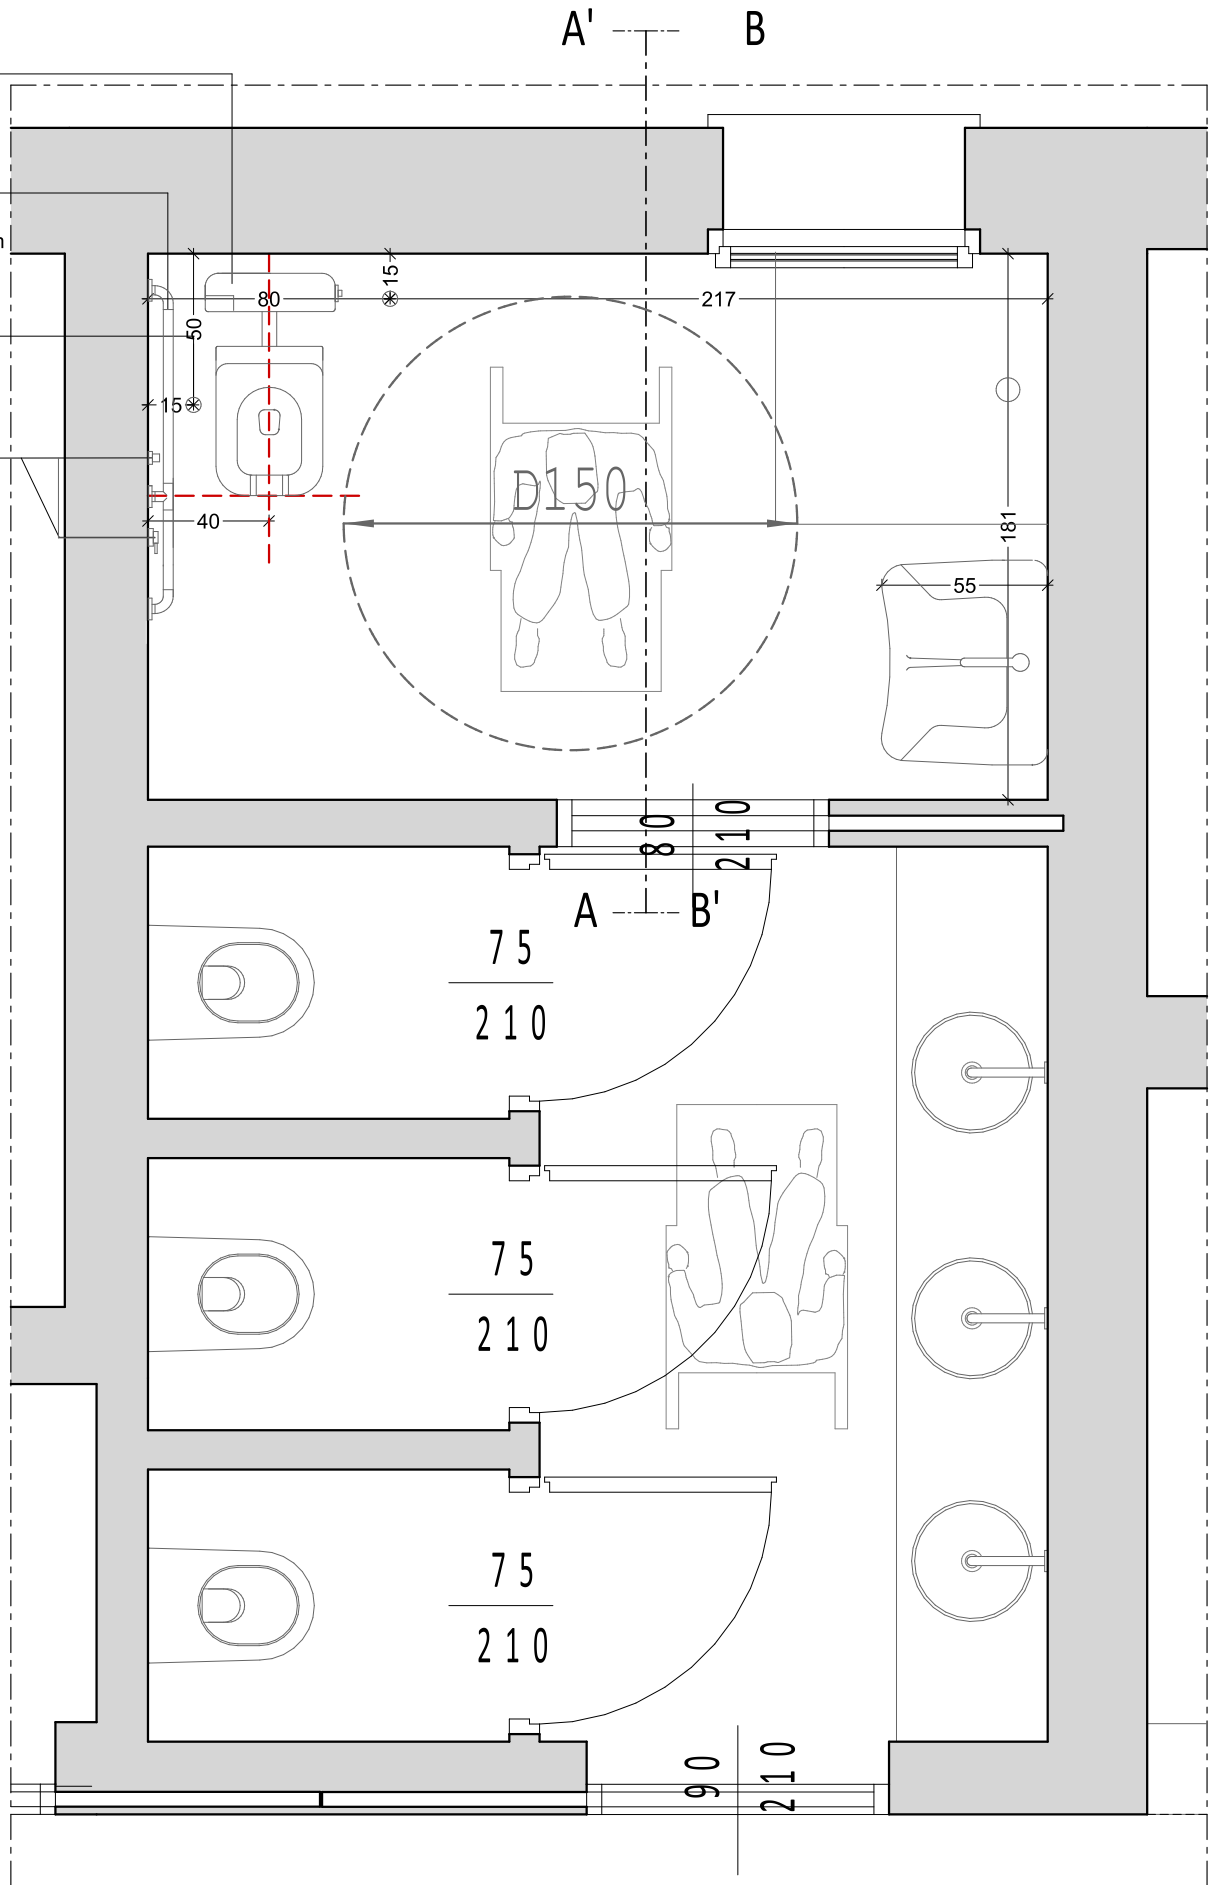

Sezione A-A'
Scala 1:25

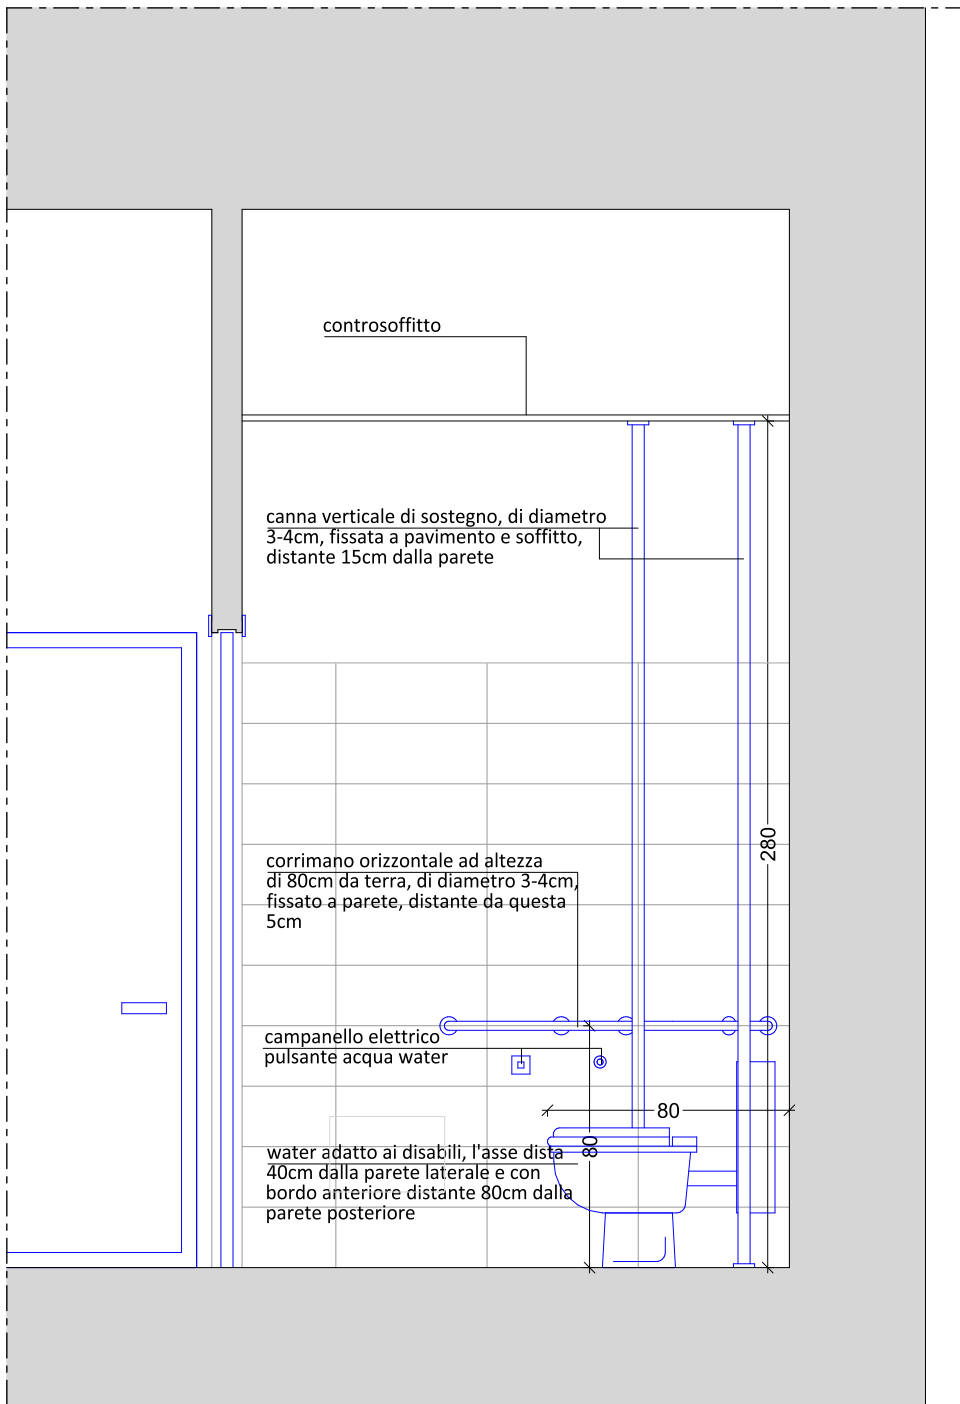

Sezione B-B'
Scala 1:25

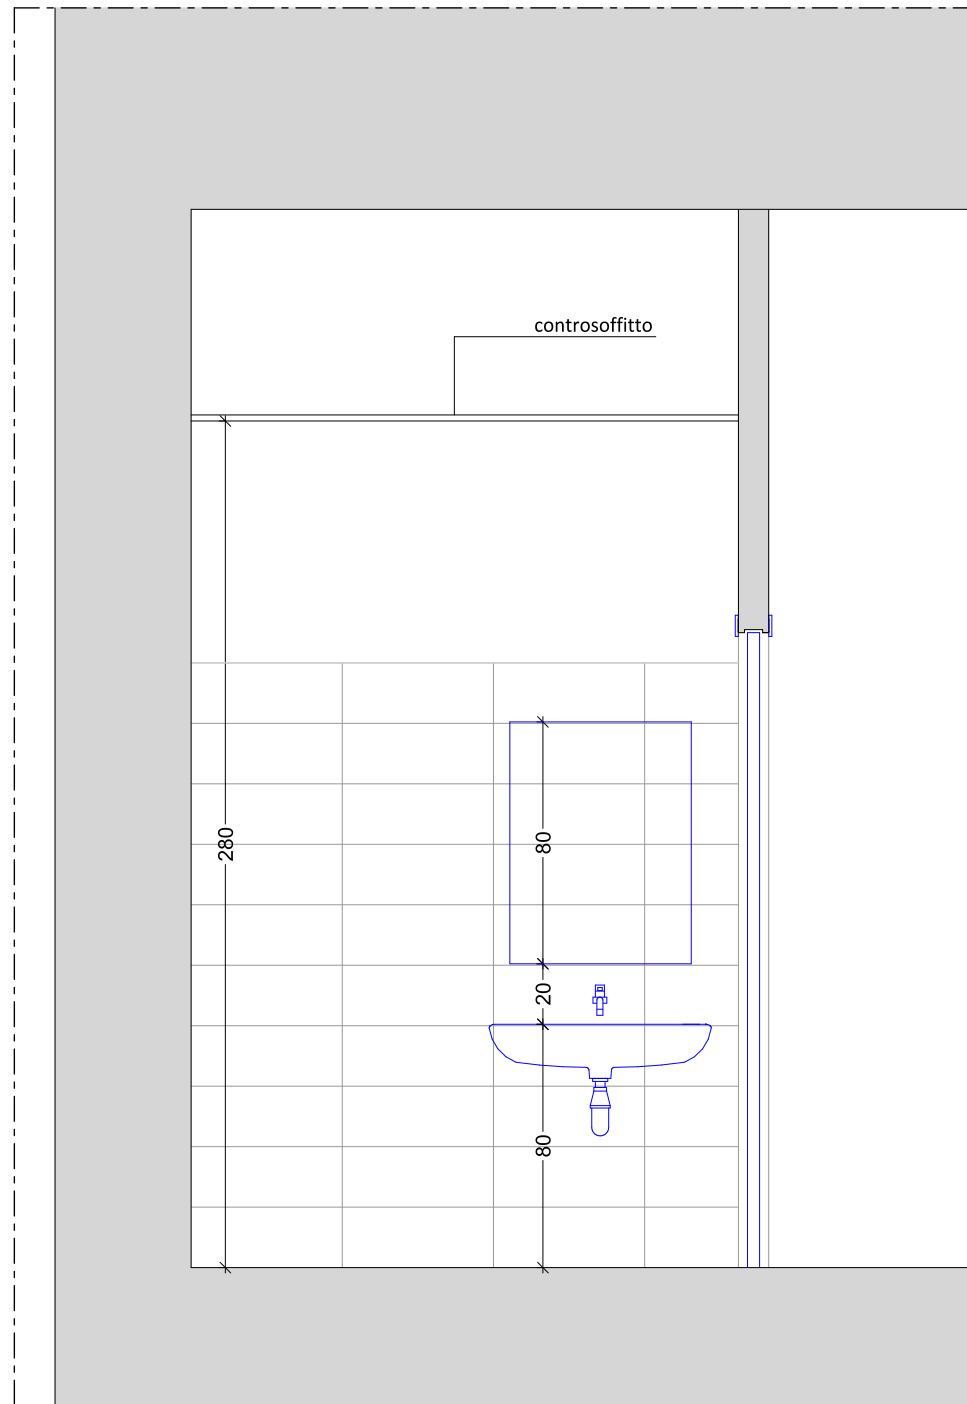


DETTAGLIO BAGNO 1
Scala 1:25

water adatto ai disabili, l'asse
dista 40cm dalla parete laterale
e con bordo anteriore distante
80cm dalla parete Posteriore


corrimano orizzontale ad
altezza di 90cm da terra, di
diametro 3-4cm, fissato a
pavimento e soffitto, distante
15cm dalla parete

canna verticale di sostegno, di
diametro 3-4cm, fissata a
pavimento e soffitto, distante
15cm dalla parete

campanello elettrico
pulsante acqua water

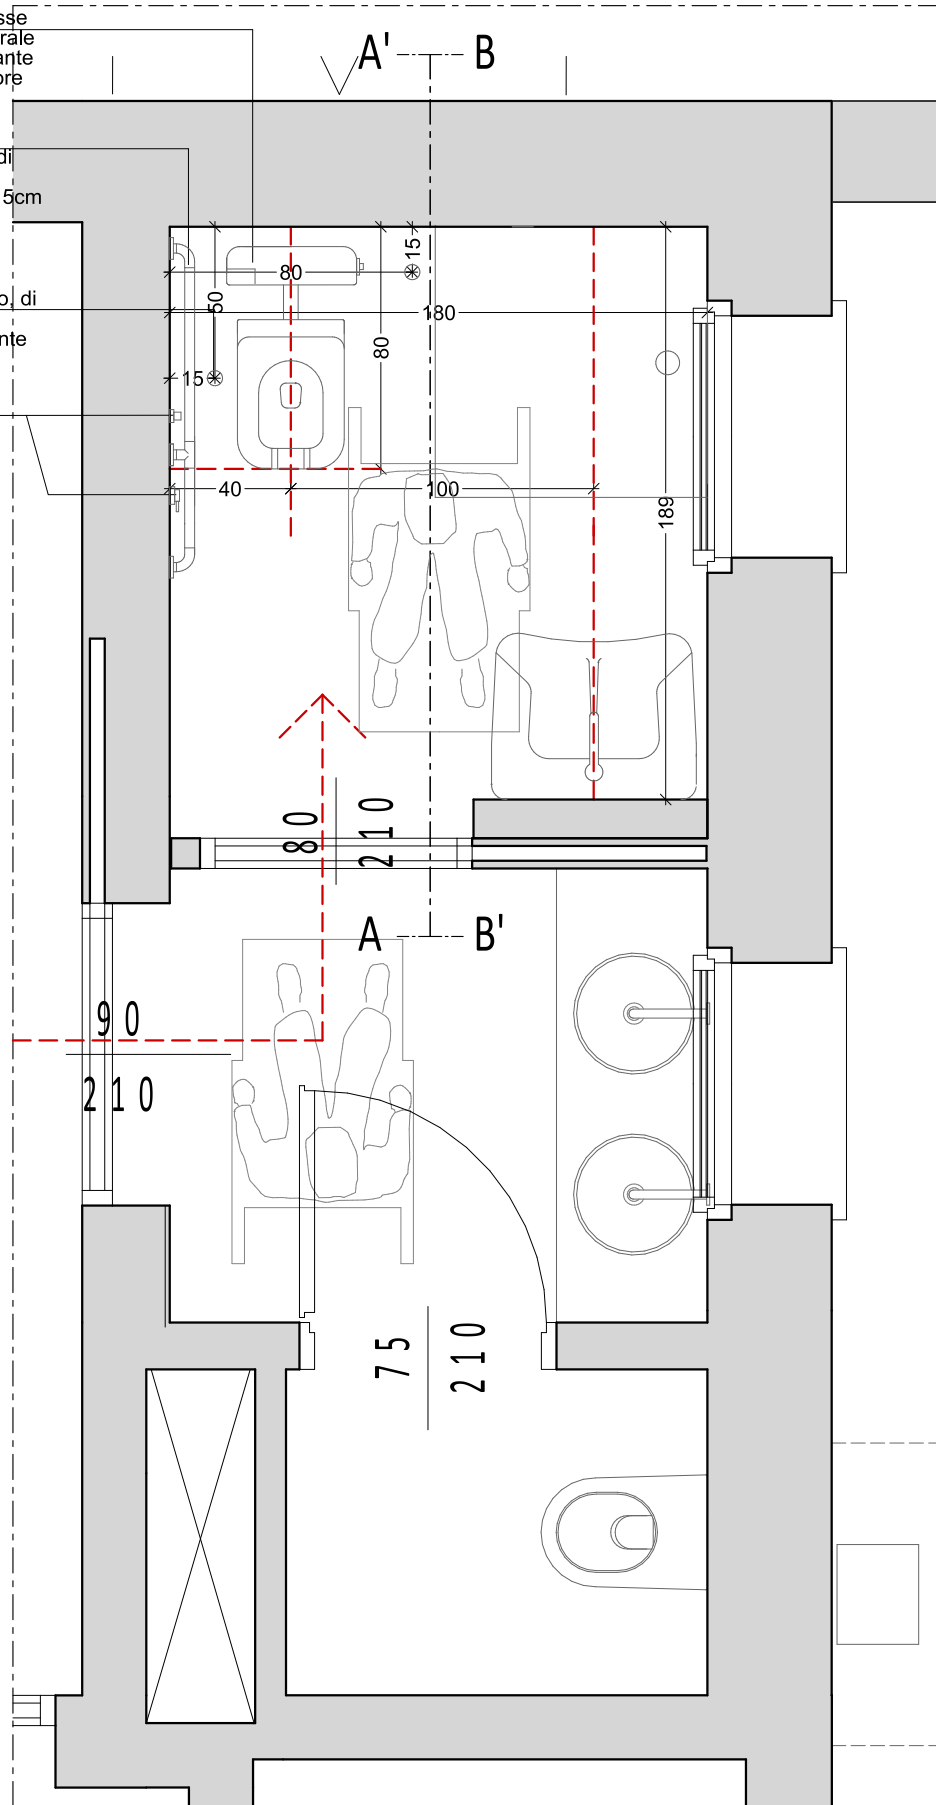

Sezione A-A'

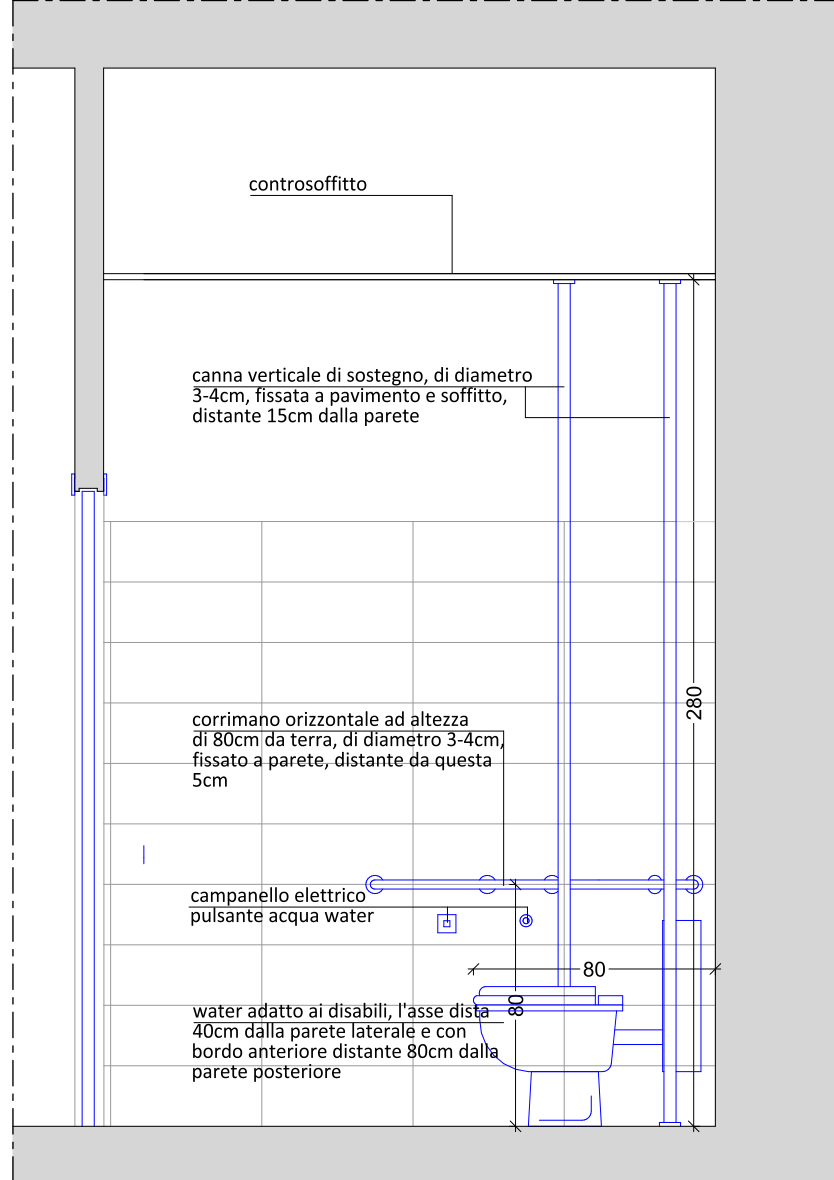

Sezione B-B'

